


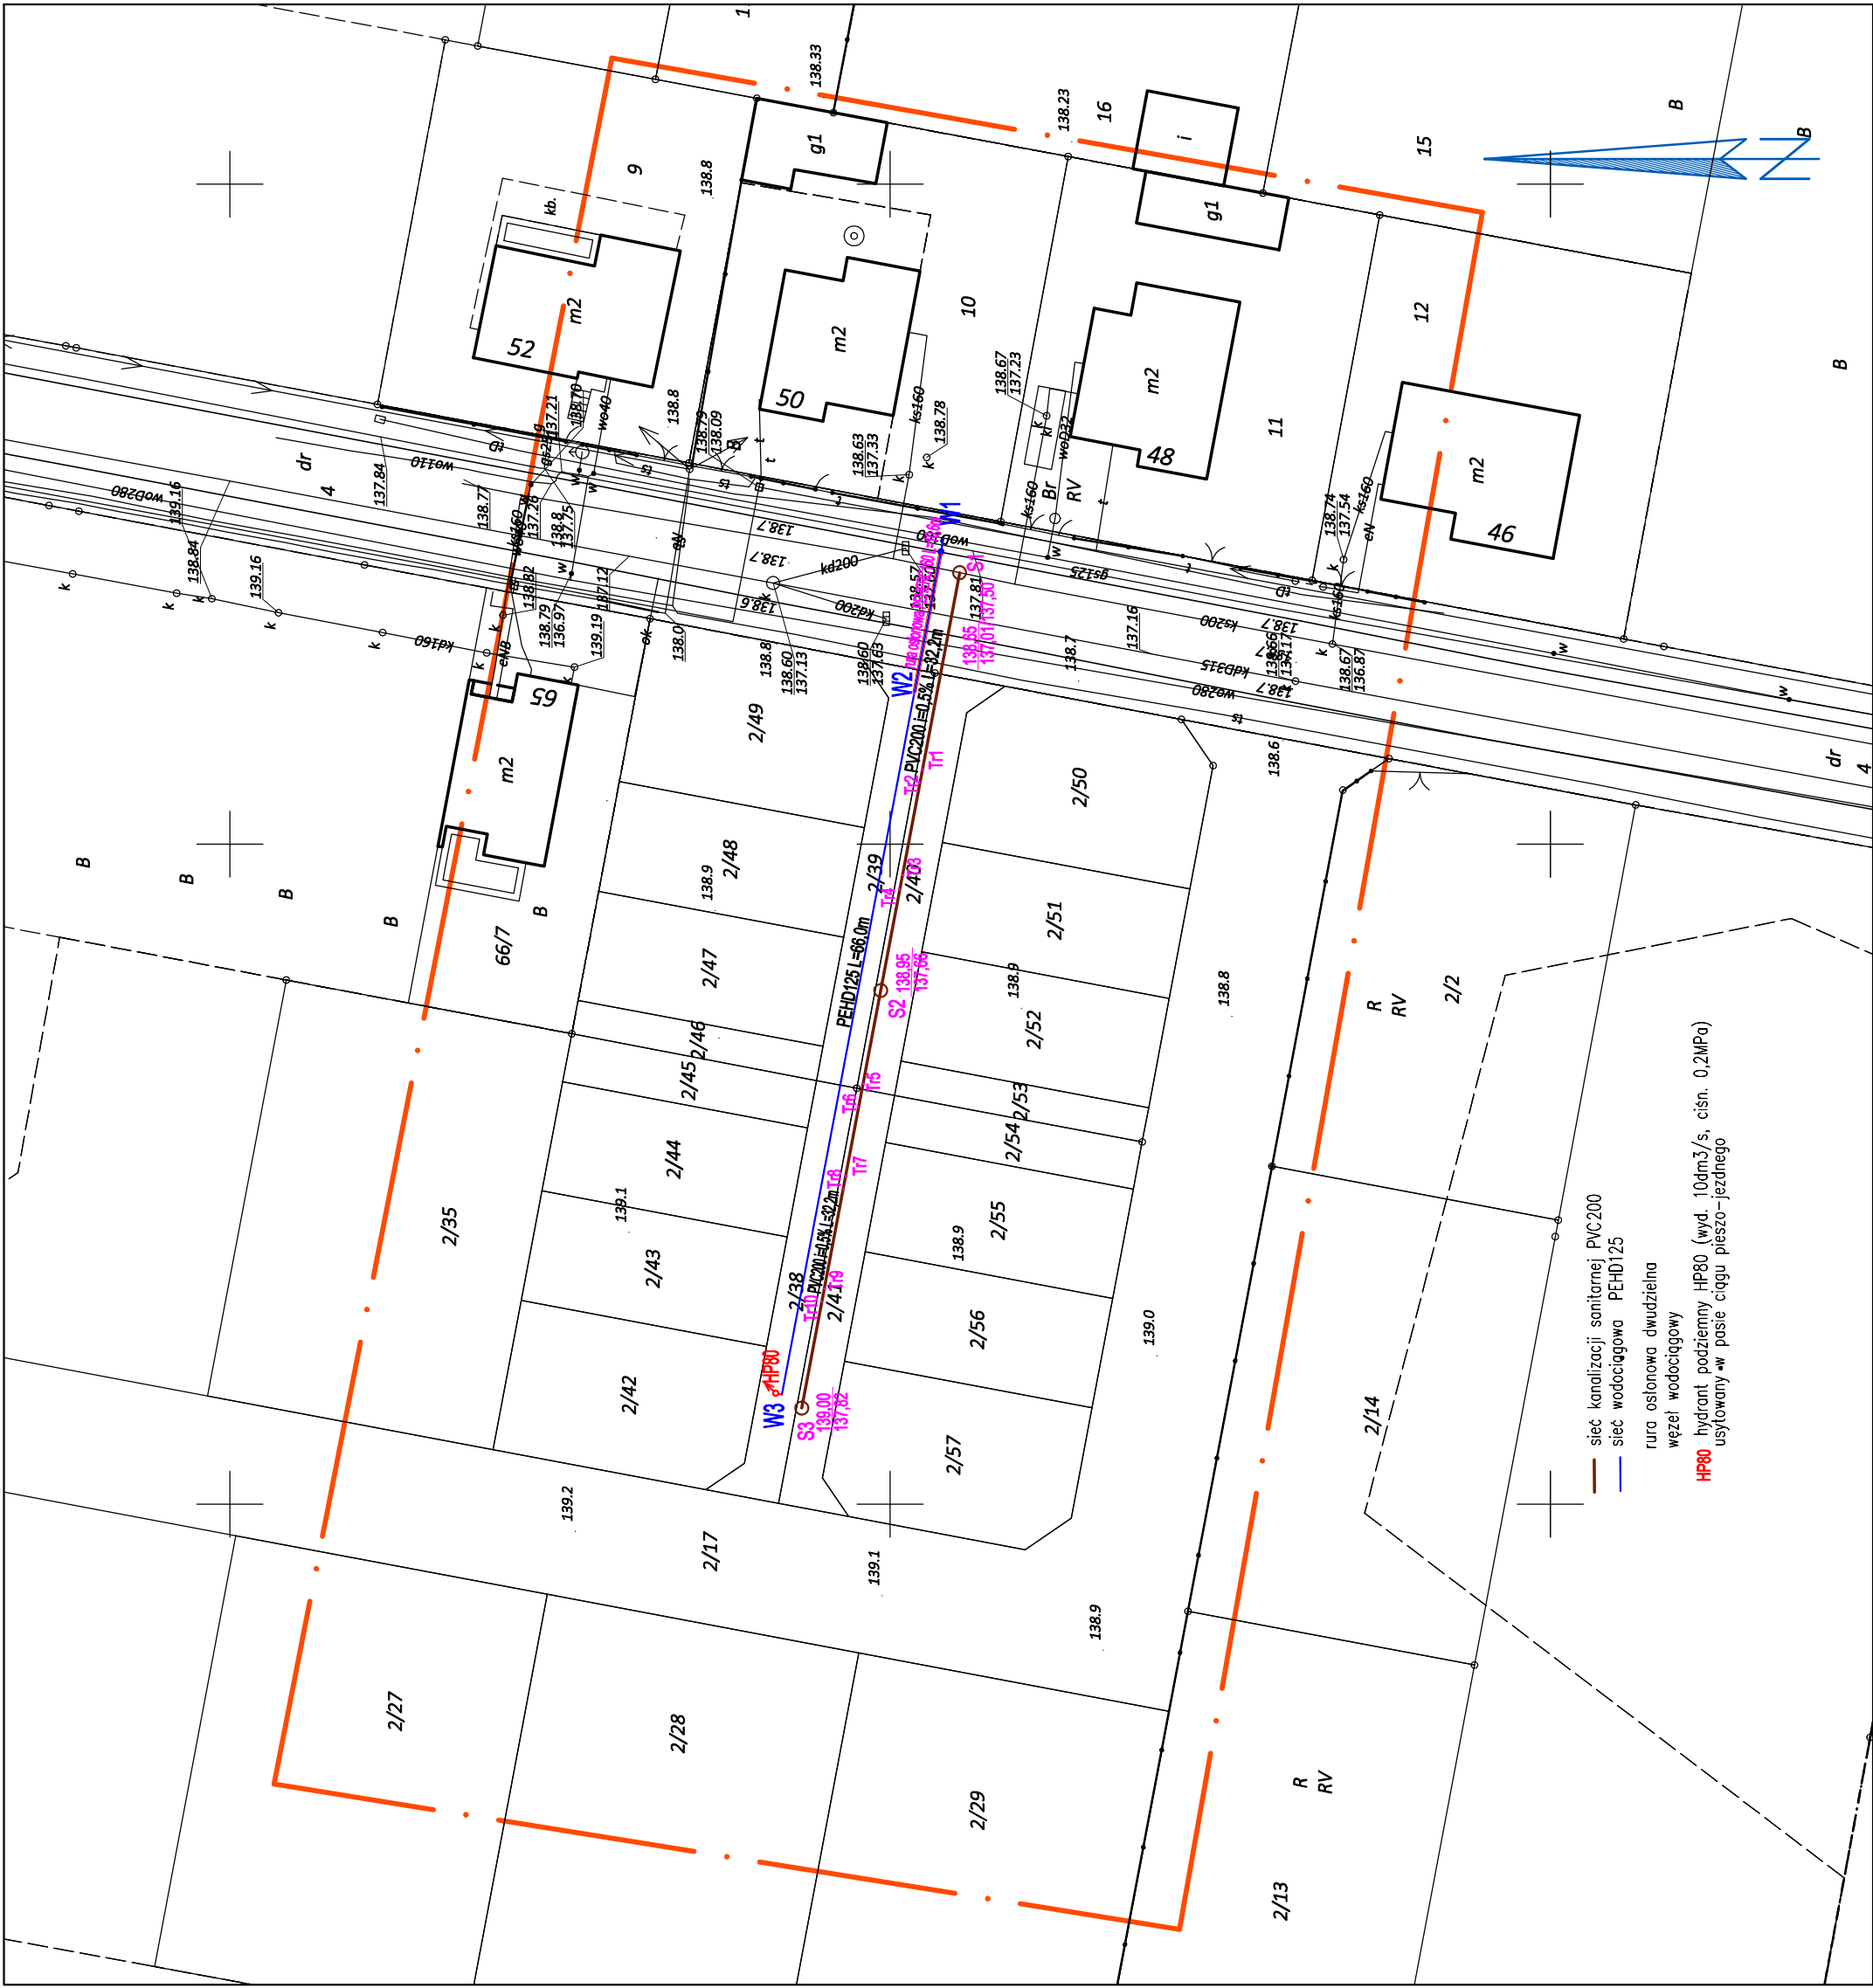

MAPA DO CELÓW PROJEKTOWYCH
SKALA 1:500

Województwo: wielkopolskie
Powiat: ostrowski
Jednostka ewidencyjna: 301701_1 Miasto Ostrów Wielkopolski
Obręb ewidencyjny: 0173

Miejscowość: Ostrów Wielkopolski ul. Makowa

Identyfikator zgłoszenia prac geodezyjnych: GGO.6640.761.2025
Numer księgi robót wykonawcy: 62g/2025
Nazwa układu współrzędnych prostokątnych płaskich: "2000" strefa 6
Nazwa układu wysokości: "PL-EVRF2007-NH"
Obszar aktualizacji:

Ostrów Wielkopolski, dnia: 19.02.2025 r.

Wykonawca

GEODEZJA
ul. Powstania Listopadowego 16
63-400 Ostrów Wielkopolski
tel. 503-72-74-62
NIP: 622-228-87-95 R-N: 300143747

GEODEZA UPRAWNIONY
mgr inż. **Maciej Kabałak**
upr. zaw. nr 18667

Oświadczam, że operat techniczny zawierający rezultaty prac geodezyjnych i kartograficznych w wyniku których powstał niniejszy dokument uzyskał pozytywny wynik weryfikacji. Jednocześnie informuję, że jestem świadomy odpowiedzialności karnej za złożenie fałszywego oświadczenia.	Identyfikator prac geodezyjnych	GGO.6640.761.2025
Organ Służby Geodezyjnej i Kartograficznej, który otrzymał zgłoszenie prac geodezyjnych	Starosta Ostrowski	
Wykonawca prac geodezyjnych	GEODEZJA ul. Powstania Listopadowego 16 63-400 Ostrów Wielkopolski REGON 300143747	
Numer oraz data sporządzenia dokumentu potwierdzającego wynik pozytywnej weryfikacji	GGO.6640.761.2025 18.03.2025	
Imię i nazwisko oraz numer uprawnień zawodowych kierownika prac geodezyjnych	Maciej Kabałak upr. zaw. nr 18667	

GEO WORKS
GEODEZJA OSTROW
biuro@geodezjaostrow.pl

PROJEKT ZAGOSPODAROWANIA TERENU		Skala:	1:500
Temat:	BUDOWA SIECI WODODCIĄGOWEJ I KANALIZACJI SANITARNEJ		
Adres obiektu:	63-400 Ostrów Wielkopolski rejon ul. Makowej dz. nr 4, 2/38, 2/39, 2/40, 2/41 obręb 0173		
Inwestor:	WODKAN PWIK SA Ostrów Wielkopolski ul. Partyzancka 27		
Projektant:	mgr inż. Gabriela Andraka	Podpis:	
spec. inżynieria	upr. nr 3001DOS/10	DOS/IS/0037/11	
Sprawdzający	mgr inż. Włodzisław Rogala	Podpis:	
spec. inż. - inż.	upr. nr UAN.7342.5582, UAN.838821/80	WKPI/IS/4295/01	
USŁUGI PROJEKTOWE - GABRIELA ANDRAGA 63-410 Gąsowice Wielkie ul. Świerkowa 28		Stanium: PB-PZT	Brak:
		SANITARNIA	KWIECIEŃ 2025
		Rys nr:	01



geodezjaostrow.pl