

MAPA DO CELÓW PROJEKTOWYCH

Sekcja: 6.160.19.02.1.3
Skala: 1:500
Jedn. ewid.: 301701_1 MIASTO OSTRÓW WLKP.
Obręb: 0045 OSTRÓW WLKP.
Miejscowość: OSTRÓW WLKP., ul. GEN. STANISŁAWA TACZAKA
Układ wsp.: 2000 / PL-EVRF2007-NH
Nr zgłoszenia: GGO.6640.1509.2026
Zasięg aktualizacji:
W zasięgu aktualizacji nie ustalano służebności gruntowych.
Nie wyklucza się istnienia w terenie innych niewykazanych na niniejszej mapie urządzeń podziemnych.
Ostrów Wlkp., dn. 09.04.2026 r.

GEOCERTUS

Mariusz Wolski


ul. Rzemieślnicza 3 , 63-400 Ostrów Wlkp.
NIP 622-259-17-89, REGON 302780777
tel. kom. 669 515 190

GEODETA UPRAWNIONY

Mariusz Wolski
Upr. zaw. nr 23589

Nazwa	X	Y	Z
W1	572468.87	6485780.86	132,28
W7	5724681.61	6485853.68	131,99
W8	5724678.61	6485853.71	131,99
W9	5724678.63	6485856.15	131,95
W10	5724678.70	6485863.14	132,15
W11	5724696.51	6485862.85	132,00
HP1	5724697.59	6485892.18	131,95

Poświadczam, że niniejszy dokument został opracowany w wyniku prac geodezyjnych i kartograficznych, których rezultaty zawiera operat techniczny pozytywnie zweryfikowany. Jednocześnie informuję, że jestem świadomy odpowiedzialności karnej za złożenie fałszywego oświadczenia.	
Identyfikator zgłoszenia prac geodezyjnych	GGO.6640.1509.2026
Organ służby geodezyjnej, który otrzymał zgłoszenie	Starosta Ostrowski Powiatowy Ośrodek Dokumentacji Geodezyjnej i Kartograficznej
Wykonawca prac geodezyjnych	GEOCERTUS Mariusz Wolski
Nr oraz data sporządzenia dokumentu zawierającego wynik pozytywnej weryfikacji	Protokół weryfikacji Nr 1 z dnia 20.06.2026 r.
Imię i nazwisko oraz nr uprawnień zawodowych kierownika prac	Mariusz Wolski Nr uprawnień 23589 dnia 20.06.2026 r.

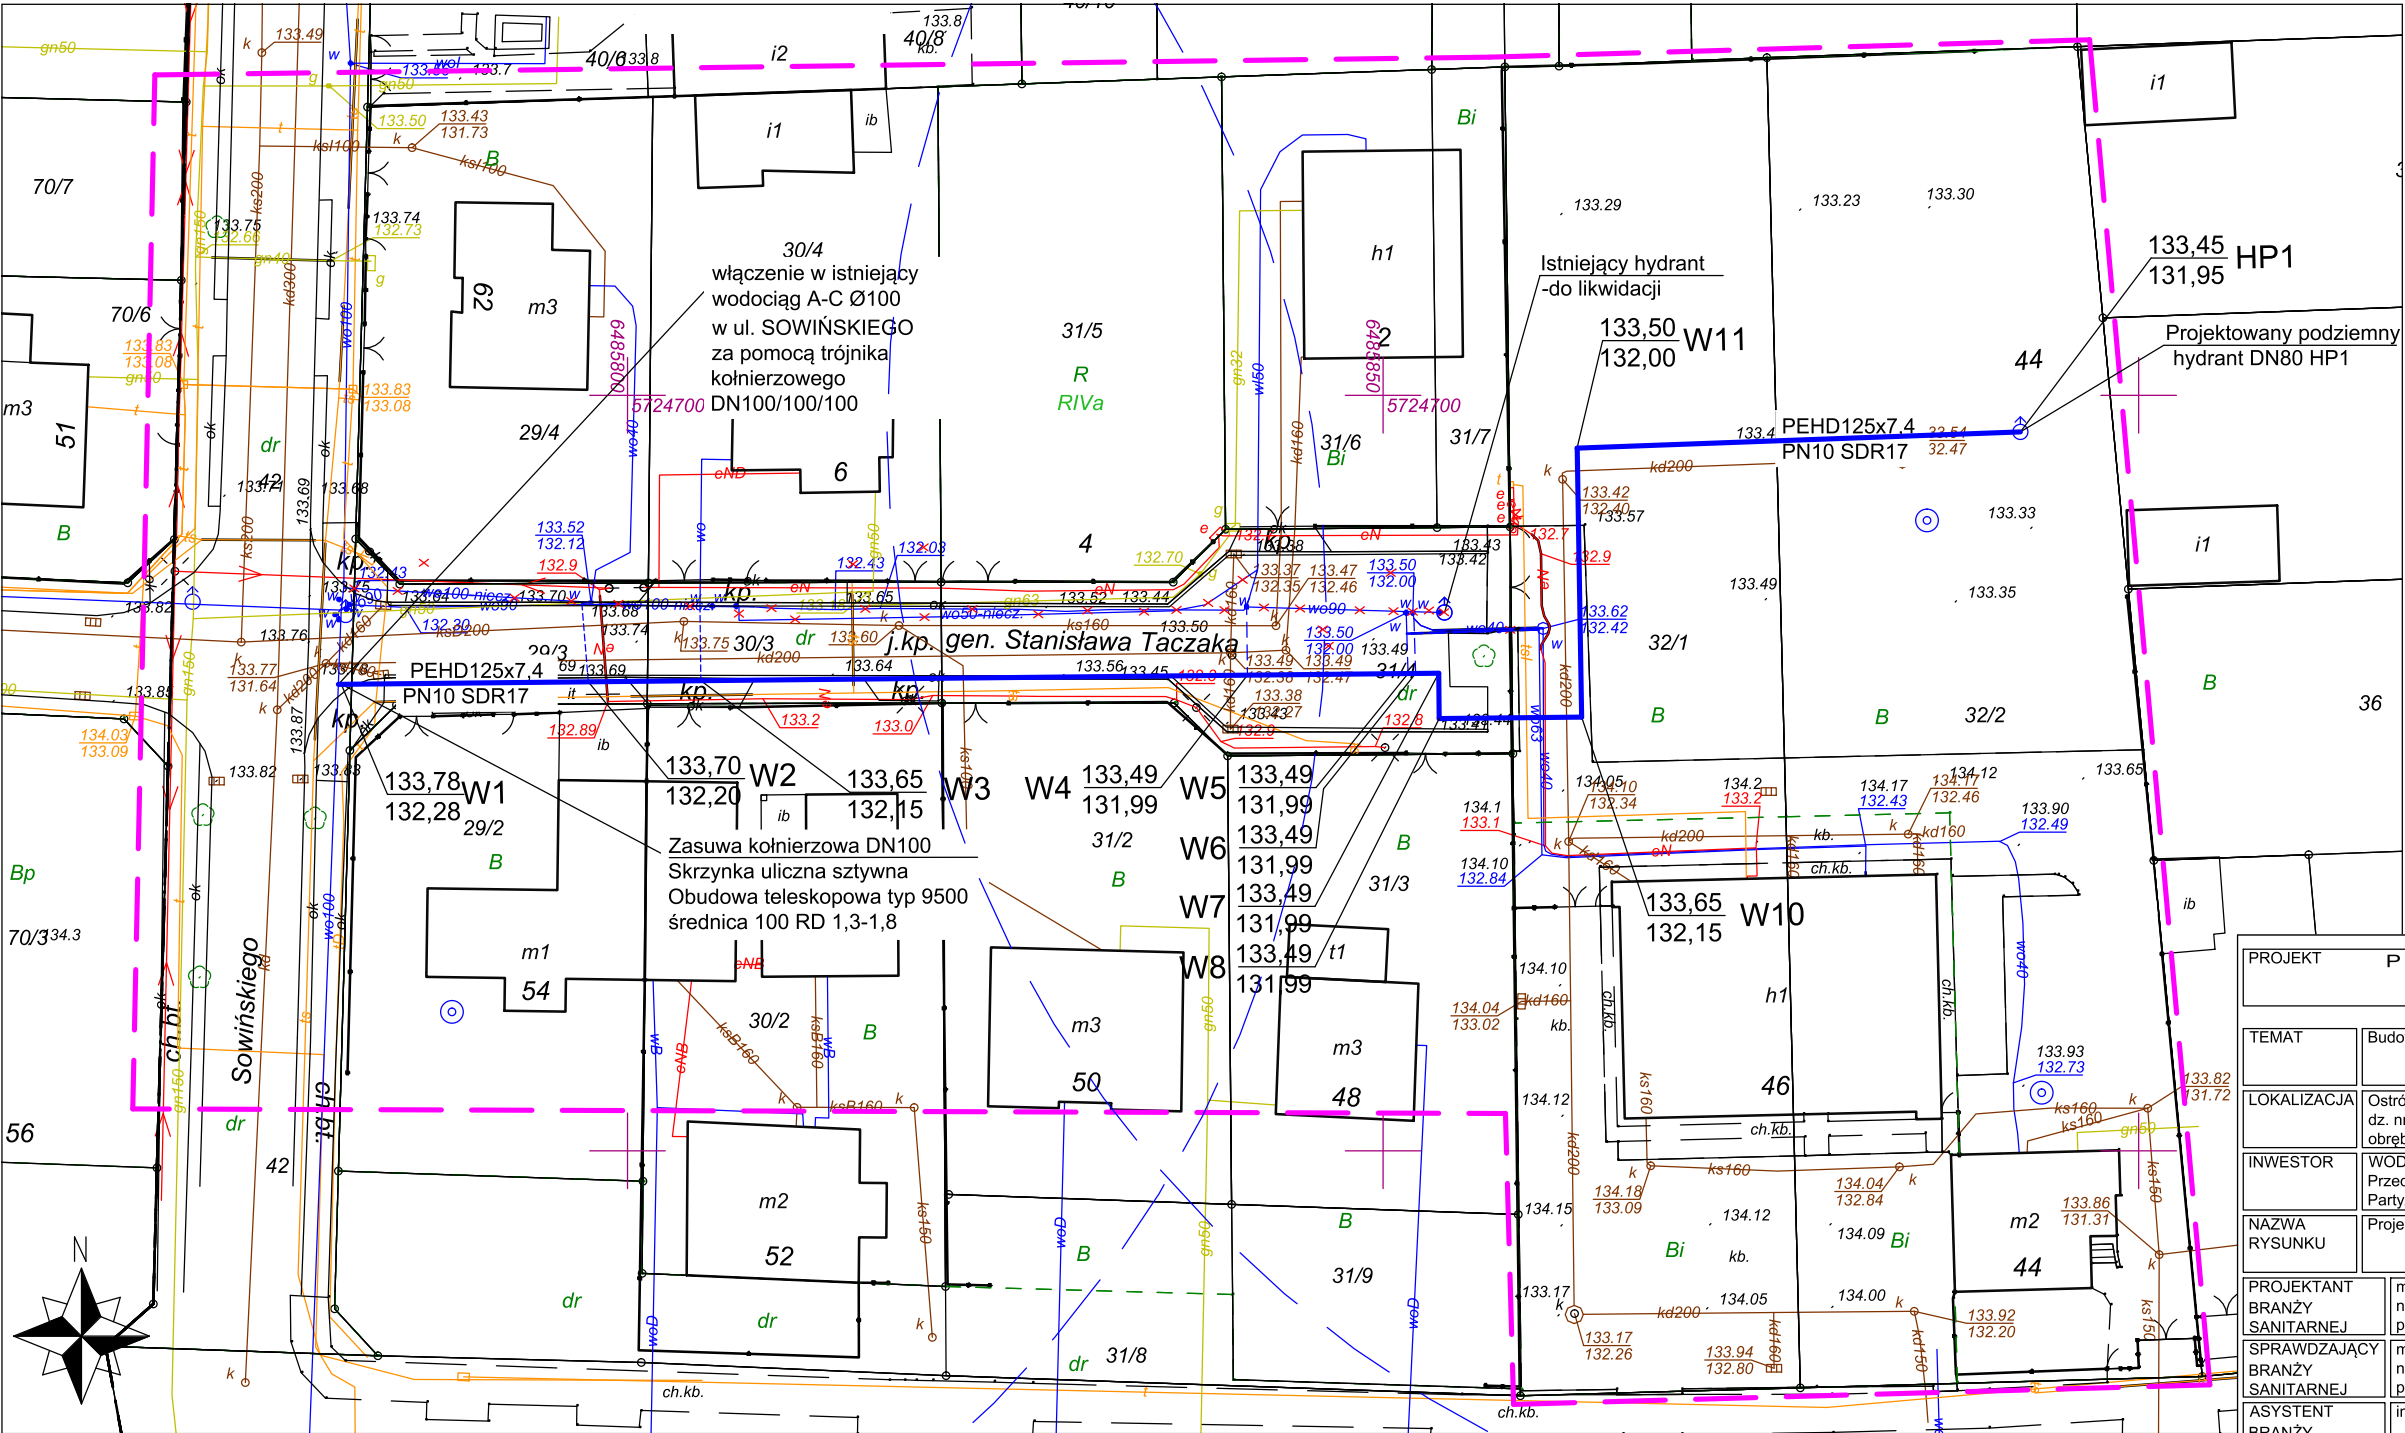

Zobowiązuje się Wykonawcę robót do wykonania prac budowlanych zgodnie z dokumentacją projektową, obowiązującymi przepisami techniczno-budowlanymi oraz wszelkimi warunkami i ustaleniami wynikającymi z narady koordynacyjnej w Zespole Uzgadniania Dokumentacji Projektowej. Nr protokołu GGO.6630.411.2026 z dnia 30.06.2026.

- Projektowana sieć wodociągowa
- Elementy istniejące do likwidacji
- Podłączenie istniejących przyłączy wodociągowych wg. odrębnego opracowania projektowego i postępowania administracyjnego

PROJEKT PRACOWNIA SANITARNA email: wojciechw@op.pl tel. 695-555-041		
WOJCIECH WIEŁA NIP 617-205-77-33 REGON 386762357		
TEMAT	Budowa sieci wodociągowej	SKALA 1:500
LOKALIZACJA	Ostrów Wielkopolski, ul. Taczaka dz. nr. 29/3, 30/3, 31/4, 32/1, 32/2, 42 obręb 0045, jedn. Ostrów Wlkp.,	DATA 06.2026
INWESTOR	WÓDKAN Przedsiębiorstwo Wodociągów i Kanalizacji S.A. Partyzancka 27, 63-400 Ostrów Wielkopolski	NR RYSUNKU
NAZWA RYSUNKU	Projekt zagospodarowania terenu	IS.PZT
PROJEKTANT BRANŻY SANITARNEJ	mgr inż. Wojciech Więla nr upr. WKP/0181/PWOS/19; nr ewid. WKP/IS/0270/19 projektowanie bez ograniczeń w specjalności sanitarnej	PODPIS
SPRAWDZAJĄCY BRANŻY SANITARNEJ	mgr inż. Małgorzata Herbiak-Szmajdzińska nr upr. WKP/0332/PWOS/21; nr ewid. WKP/IS/0380/21 projektowanie bez ograniczeń w specjalności sanitarnej	PODPIS
ASYSTENT BRANŻY SANITARNEJ	inż. Rafał Zemski	PODPIS