

MAPA DO CELÓW PROJEKTOWYCH

Sekcja: 6.160.19.18.4.1, 6.160.19.18.4.3
Skala: 1:500
Jedn. ewid.: 301701_1 MIASTO OSTRÓW WLKP.
Obręb: 0127 / 0128 - OSTRÓW WLKP.
Miejscowość: OSTRÓW WLKP., dz. 1/8, 22, 27/30, 27/33
Układ wsp.: 2000 / PL-EVRF2007-NH
Nr zgłoszenia: GGO.6640.1511.2026
Zasięg aktualizacji: -----

W zasięgu aktualizacji nie ustalano służebności gruntowych.
Nie wyklucza się istnienia w terenie innych niewykazanych na niniejszej mapie urządzeń podziemnych.
Ostrów Wlkp., dn. 15.04.2026 r.

GEOCERTUS
Mariusz Wolski


ul. Rzemieślnicza 3, 63-400 Ostrów Wlkp.
NIP 622-259-17-89, REGON 302780777
tel. kom. 669 515 190

GEODETA UPRAWNIONY

Mariusz Wolski
Upł. zaw. nr 23589

Poświadczam, że niniejszy dokument został opracowany w wyniku prac geodezyjnych i kartograficznych, których rezultaty zawiera operat techniczny pozytywnie zweryfikowany. Jednocześnie informuję, że jestem świadomy odpowiedzialności karnej za złożenie fałszywego oświadczenia.	
Identyfikator zgłoszenia prac geodezyjnych	GGO.6640.1511.2026
Organ służby geodezyjnej, który otrzymał zgłoszenie	Starosta Ostrowski Powiatowy Ośrodek Dokumentacji Geodezyjnej i Kartograficznej
Wykonawca prac geodezyjnych	GEOCERTUS Mariusz Wolski
Nr oraz data sporządzenia dokumentu zawierającego wynik pozytywnej weryfikacji	Protokół weryfikacji Nr 1 z dnia 19.05.2026 r.
Imię i nazwisko oraz nr uprawnień zawodowych kierownika prac	Mariusz Wolski Nr uprawnień 23589 dnia 19.05.2026 r.

Zobowiązuje się Wykonawcę robót do wykonania prac budowlanych zgodnie z dokumentacją projektową, obowiązującymi przepisami techniczno-budowlanymi oraz wszelkimi warunkami i ustaleniami wynikającymi z narady koordynacyjnej w Zespole Uzgadniania Dokumentacji Projektowej. Nr protokołu GGO.6630.412.2026 z dnia 30.06.2026.

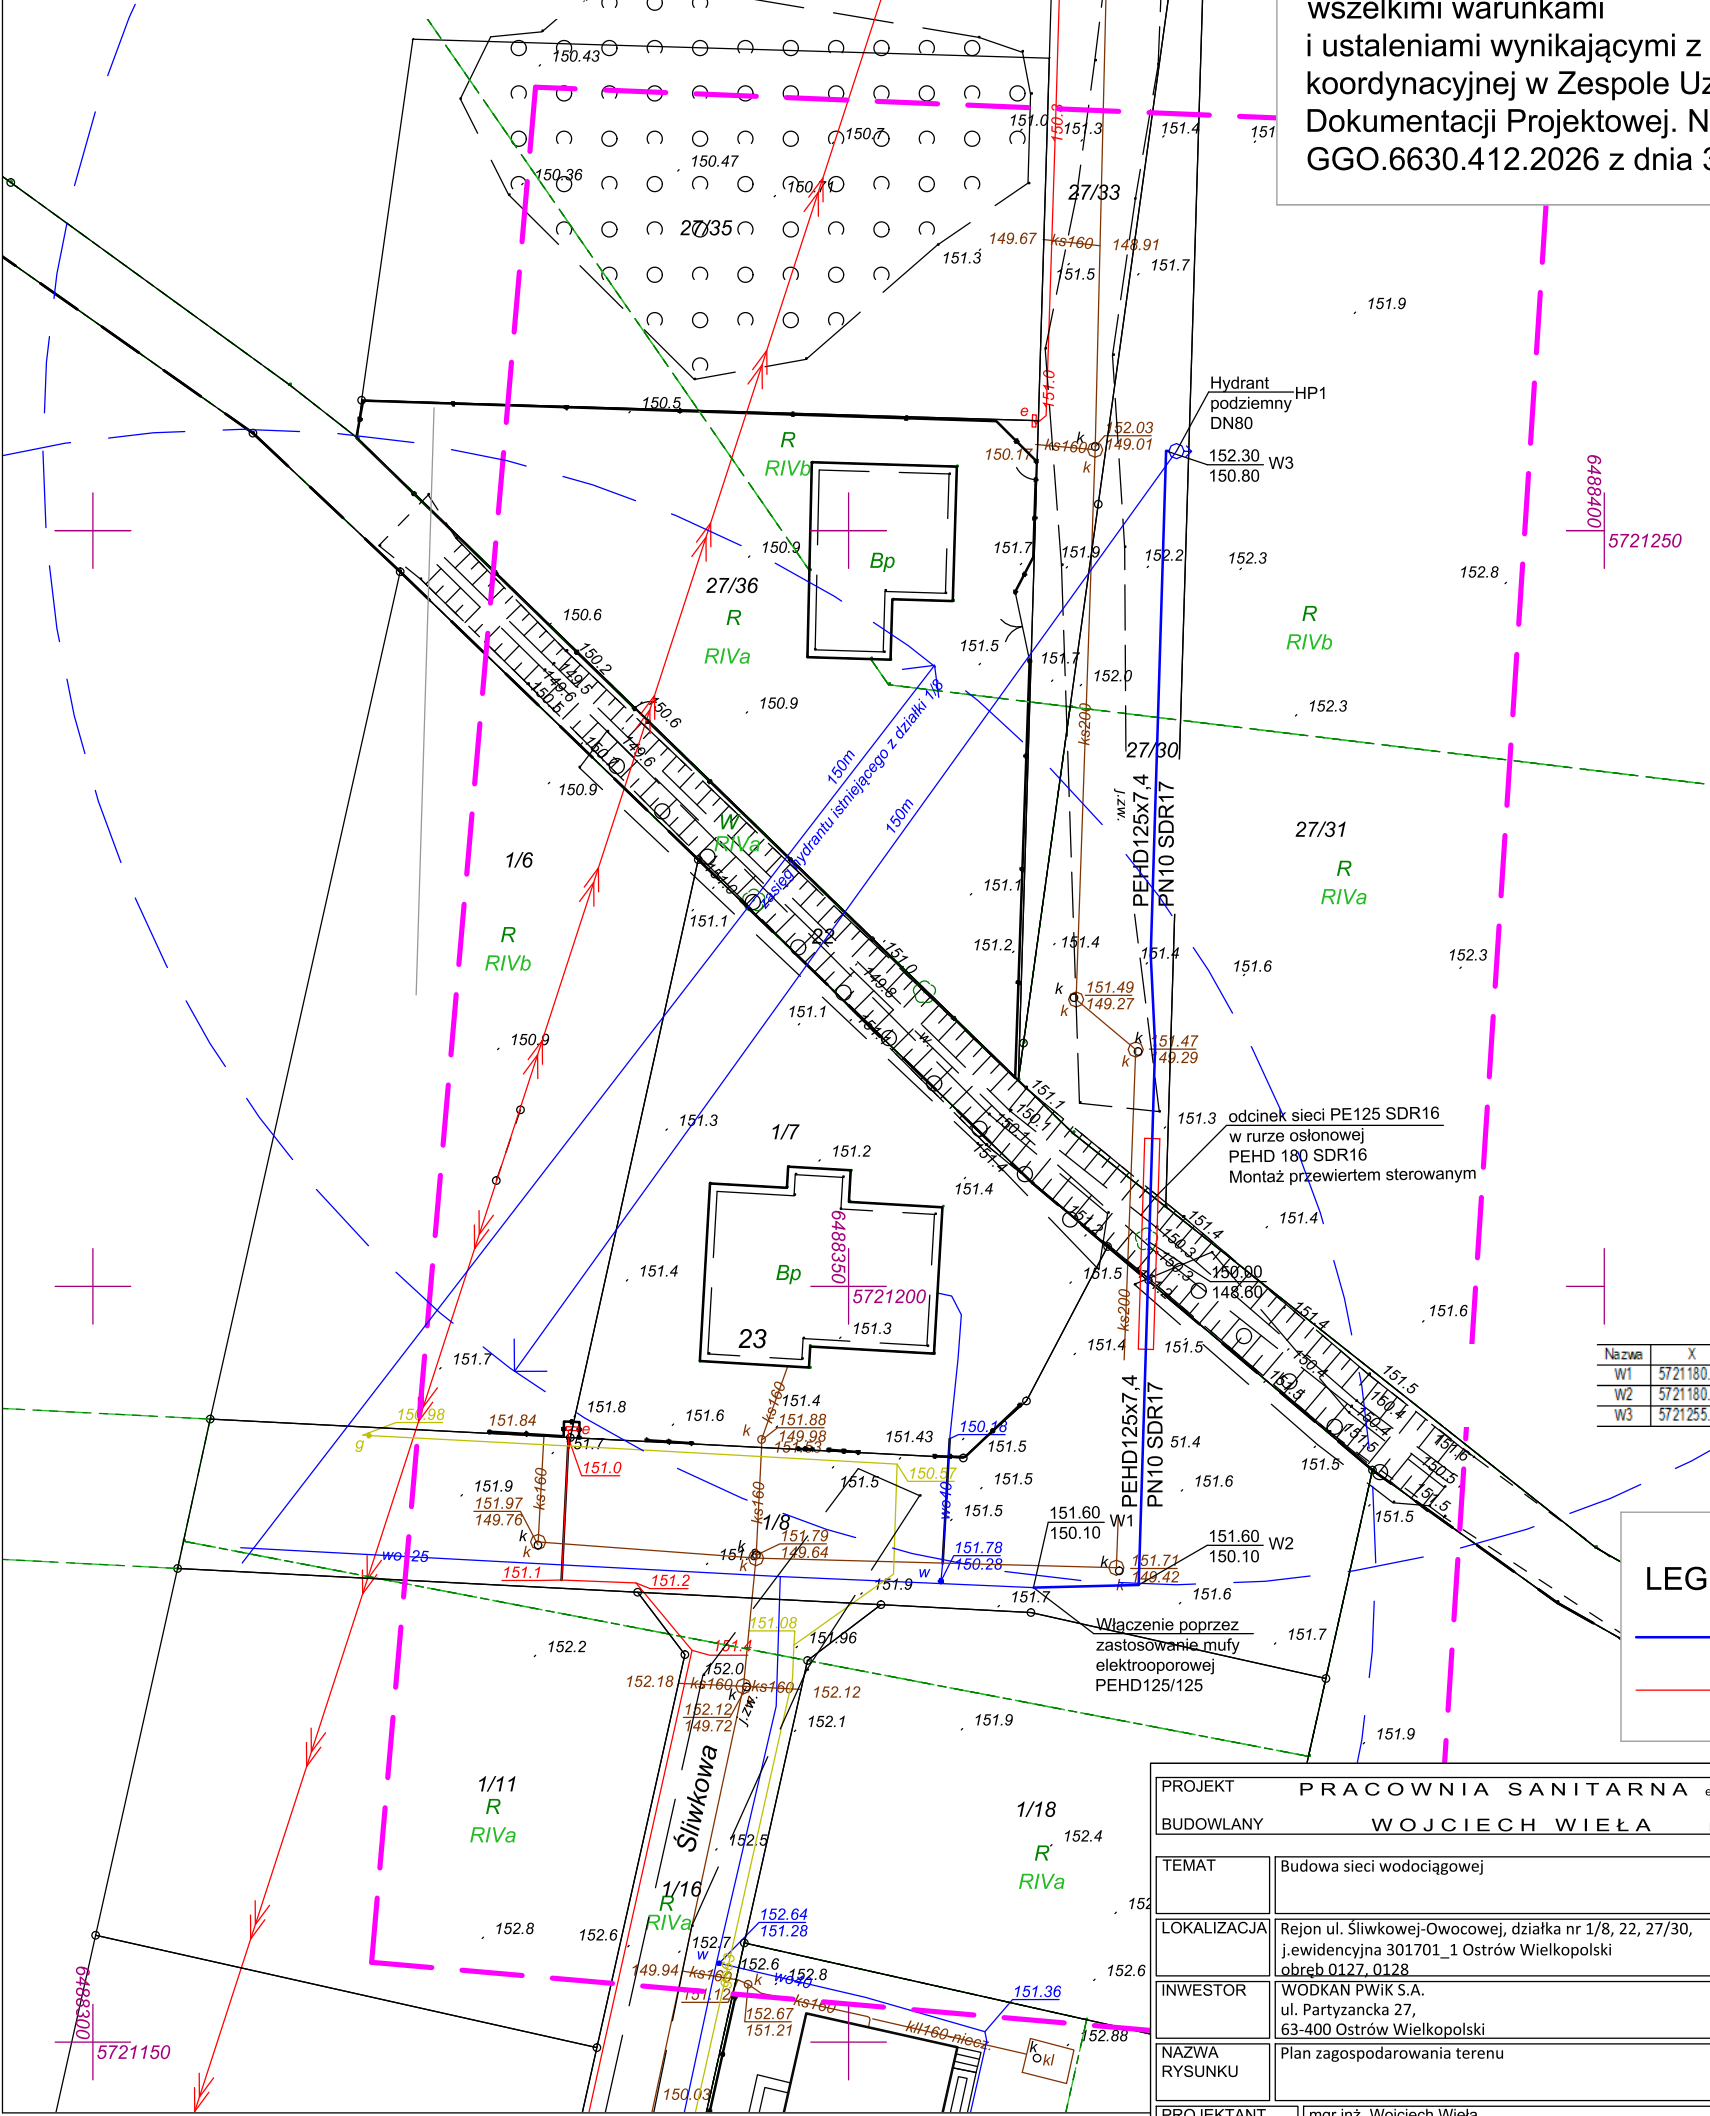

Nazwa	X	Y	Z
W1	5721180.07	6488362.23	150.90
W2	5721180.24	6488369.19	150.10
W3	5721255.27	6488371.01	150.80

LEGENDA:

- Sieć wodociągowa
- Przewiert sterowany

PROJEKT PRACOWNIA SANITARNA		email: wojciechw@op.pl	tel. 695-555-041
BUDOWLANY WOJCIECH WIEŁA		NIP 617-205-77-33	REGON 386762357
TEMAT	Budowa sieci wodociągowej	SKALA	1:500
LOKALIZACJA	Rejon ul. Śliwkowej-Owocowej, działka nr 1/8, 22, 27/30, j.ewidencyjna 301701_1 Ostrów Wielkopolski	DATA	06.2026
INWESTOR	WODKAN PWIK S.A. ul. Partyzancka 27, 63-400 Ostrów Wielkopolski	NR RYSUNKU	IS.PZT1
NAZWA RYSUNKU	Plan zagospodarowania terenu		
PROJEKTANT	mgr inż. Wojciech Wiela	PODPIS	W. Wiela
BRANŻY SANITARNEJ	nr upr. WKP/0181/PWOS/19; nr ewid. WKP/IS/0270/19 projektowanie bez ograniczeń w specjalności sanitarnej		
SPRAWDZAJĄCY	mgr inż. Małgorzata Herbiak-Szmajdzińska	PODPIS	Małgorzata Herbiak-Szmajdzińska
BRANŻY SANITARNEJ	nr upr. WKP/0332/PWOS/21; nr ewid. WKP/IS/0380/21 projektowanie bez ograniczeń w specjalności sanitarnej		
ASYSTENT	inż. Rafał Zemski	PODPIS	Rafał Zemski